


令和8年度

こがねこども園 職員室ほし組 空調更新工事

図面リスト			
A-0	表紙・図面リスト	M-1	職員室 既存1階平面図
A-1	配置図 付近見取図 工事概要	M-2	職員室 更新1階平面図
A-2	職員室 既存1階天井伏図	M-3	ほし組 既存1階平面図
A-3	職員室 新設1階天井伏図	M-4	ほし組 更新1階平面図

		1級建築士登録第304900号 安谷 潔美		住空間デザイン カノン設計室 KANNON TEL 0858-52-1175 FAX 0858-52-1176	TITLE こがねこども園職員室ほし組空調更新工事	NO A — 0
		DATE R8. 7	CHIEF	DRAW	表紙・図面リスト	DRAWING NO

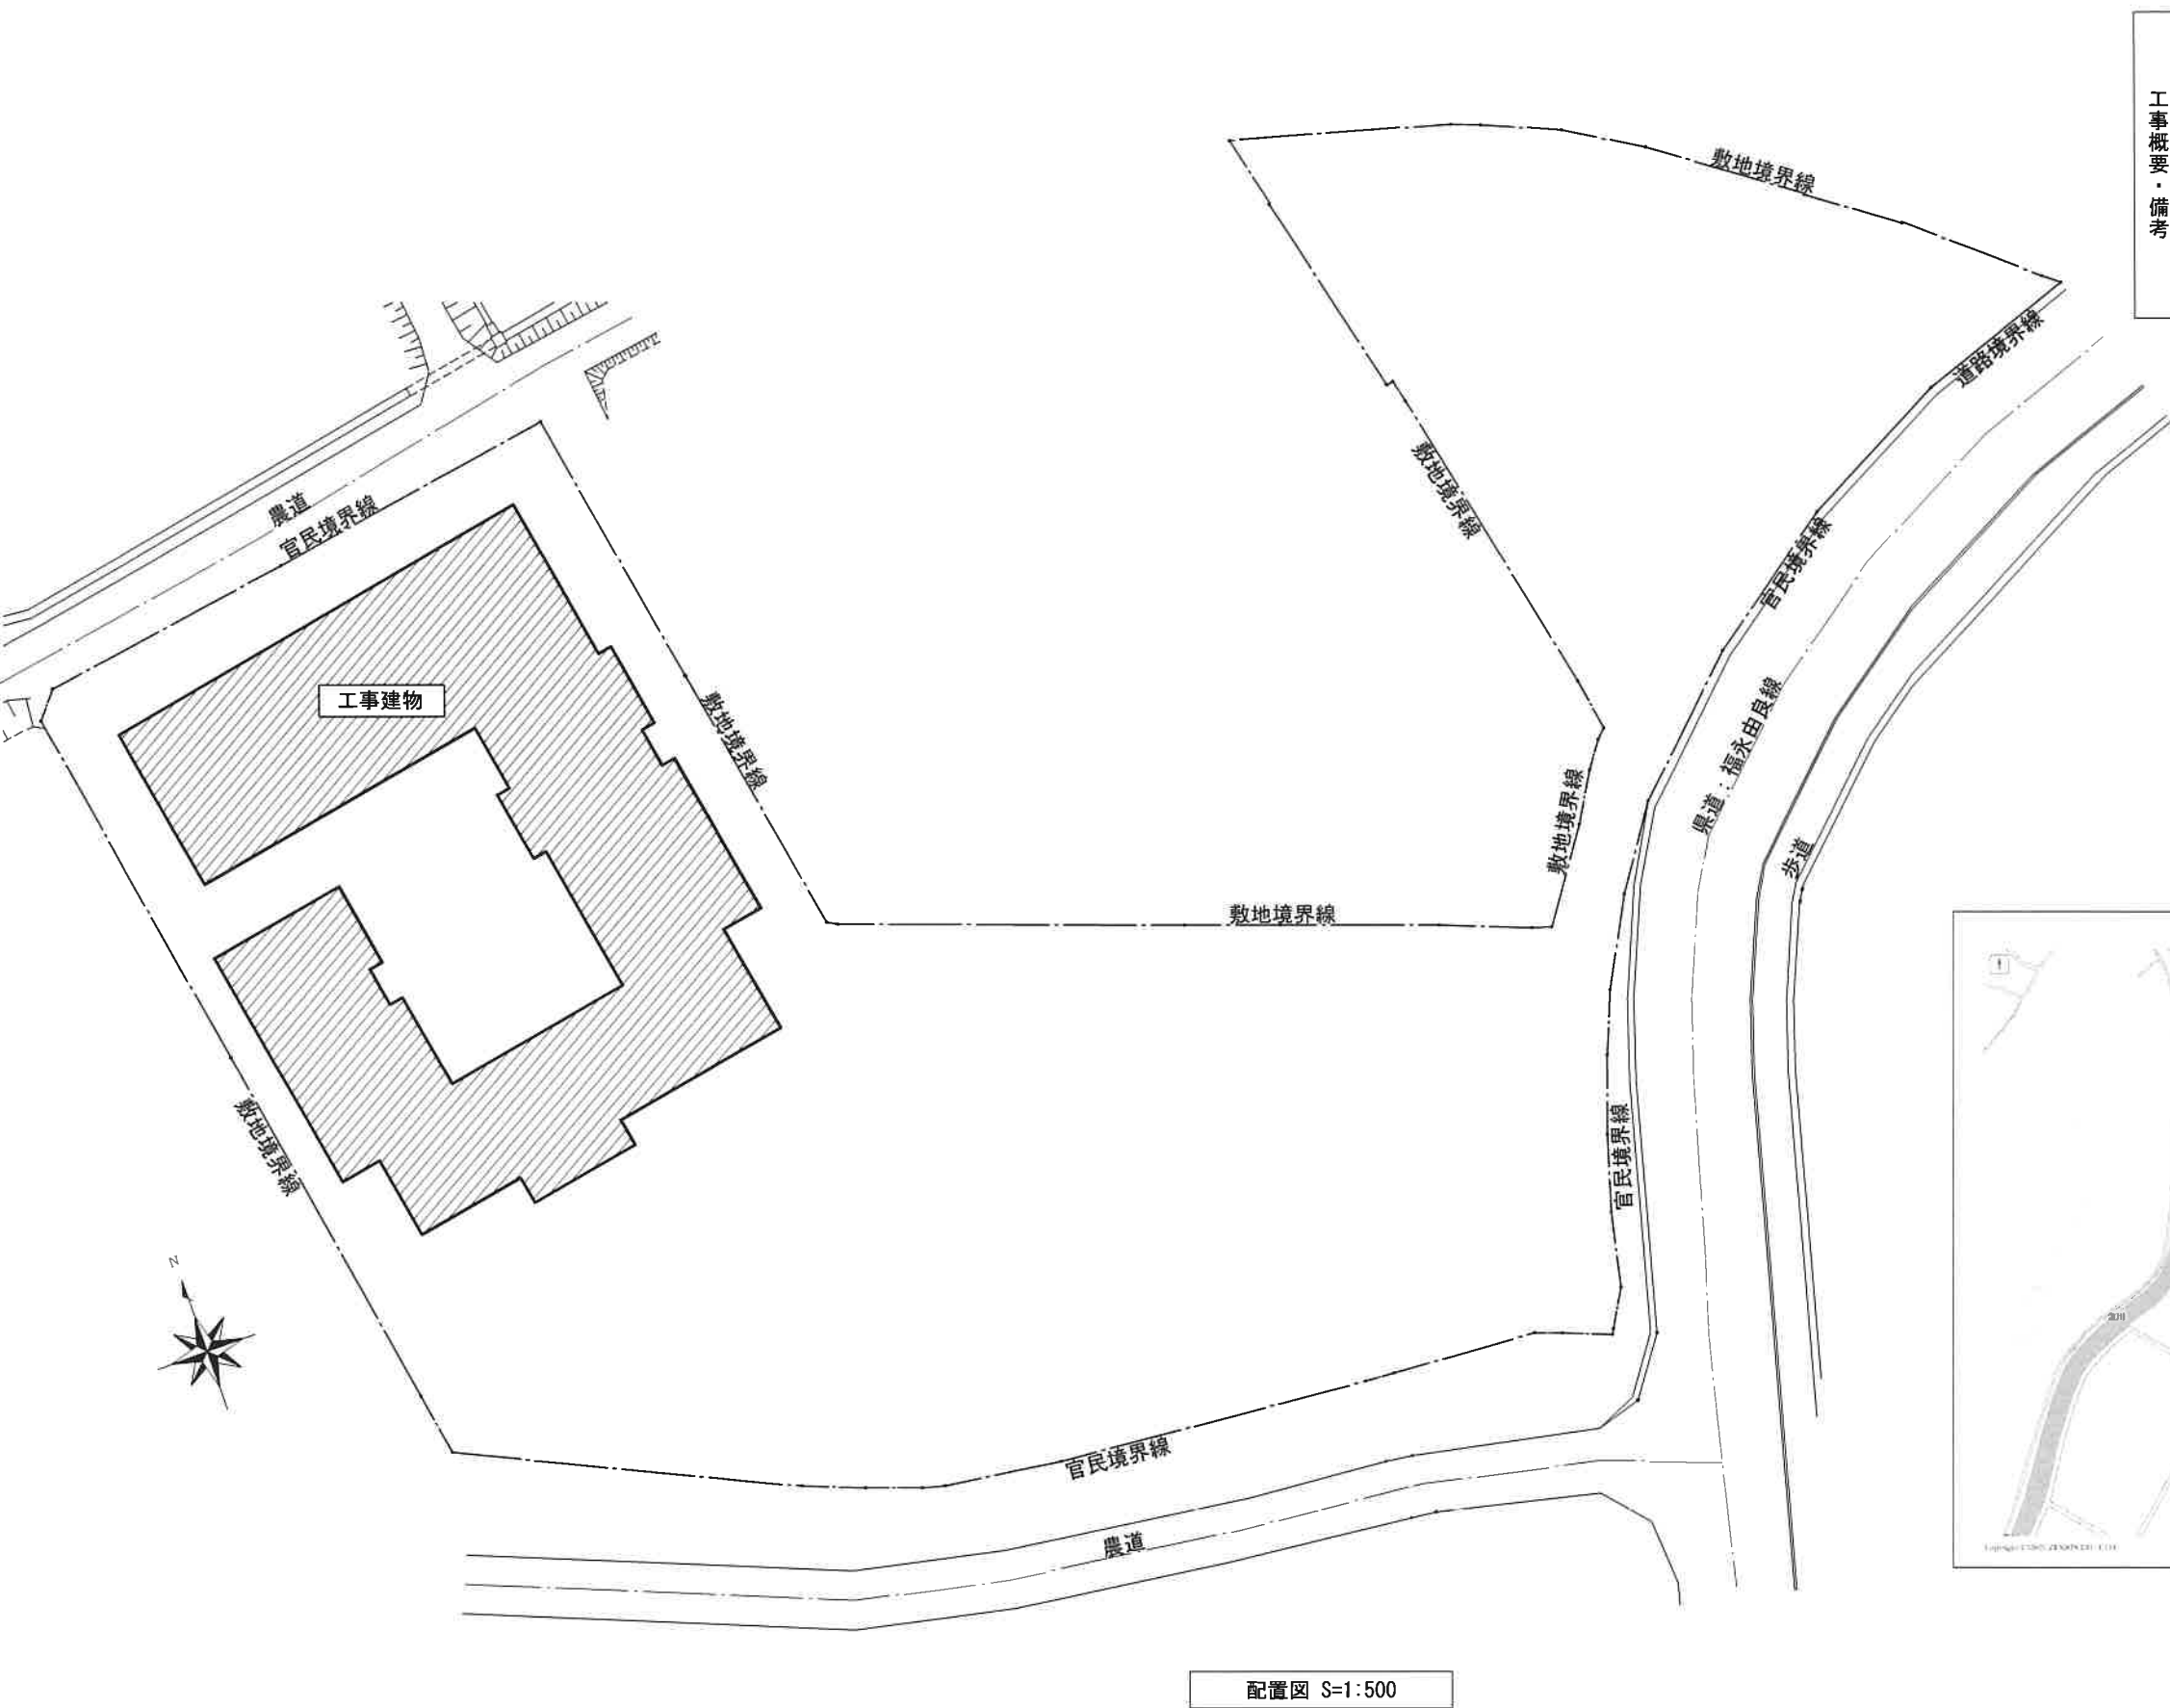


工事概要・備考

こがねこども園職員室、ほし組の空調更新工事をする。


職員室は、一部天井を貼替える。

保育に支障がないよう、保育園と十分な打合せを行い施工する事。


工事車両の通行及び駐車は、保育園に迷惑のかからない様にし、十分な安全対策を行う事。

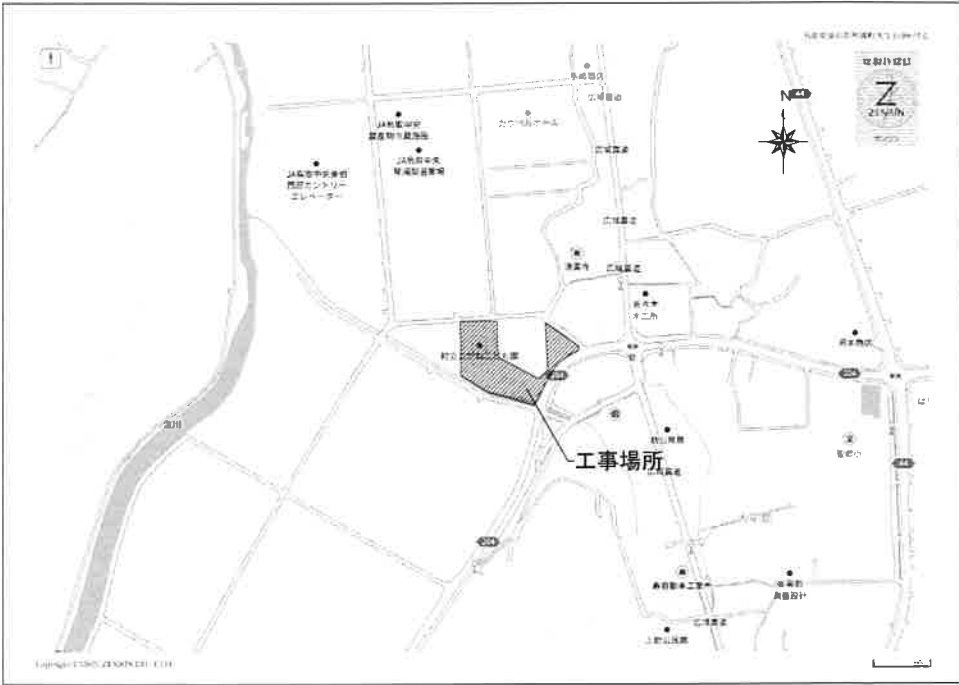

1級建築士登録第304900号 安谷 潔美				住空間デザイン KANNON	カノン設計室 TEL 0858-52-1175 FAX 0858-52-1176	TITLE こがねこども園職員室ほし組空調更新工事 S 1:500	NO A — 1 DRAWING NO
DATE R8. 7	CHIEF	DRAW					

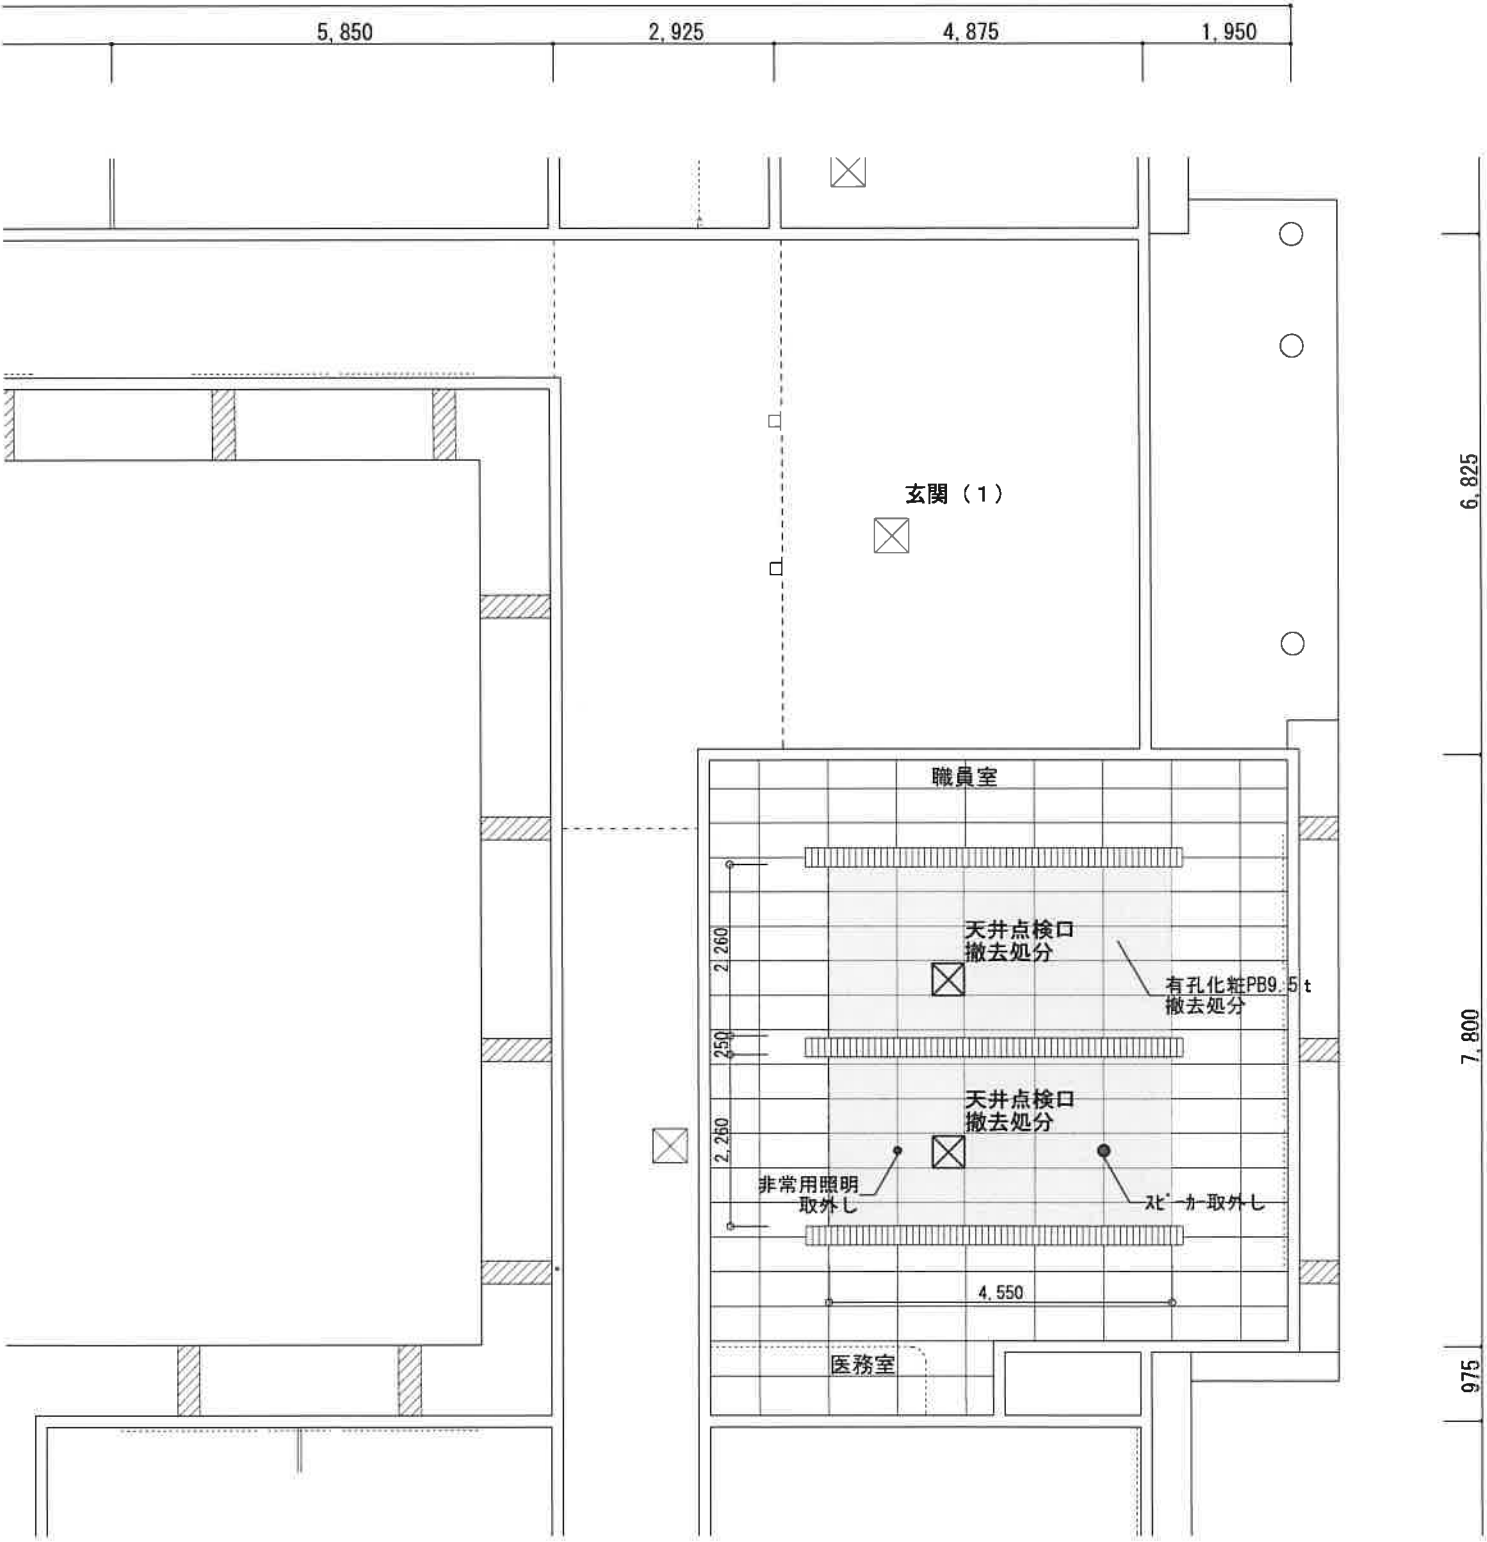

1級建築士登録第304900号 安谷 潔美				住空間デザイン KANNON		カノン設計室 TEL 0858-52-1175 FAX 0858-52-1176		TITLE こがねこども園 空調更新工事		NO A — 2
DATE R8. 7		CHIEF		DRAW		職員室 既存1階天井伏図		S=1:100		DRAWING NO

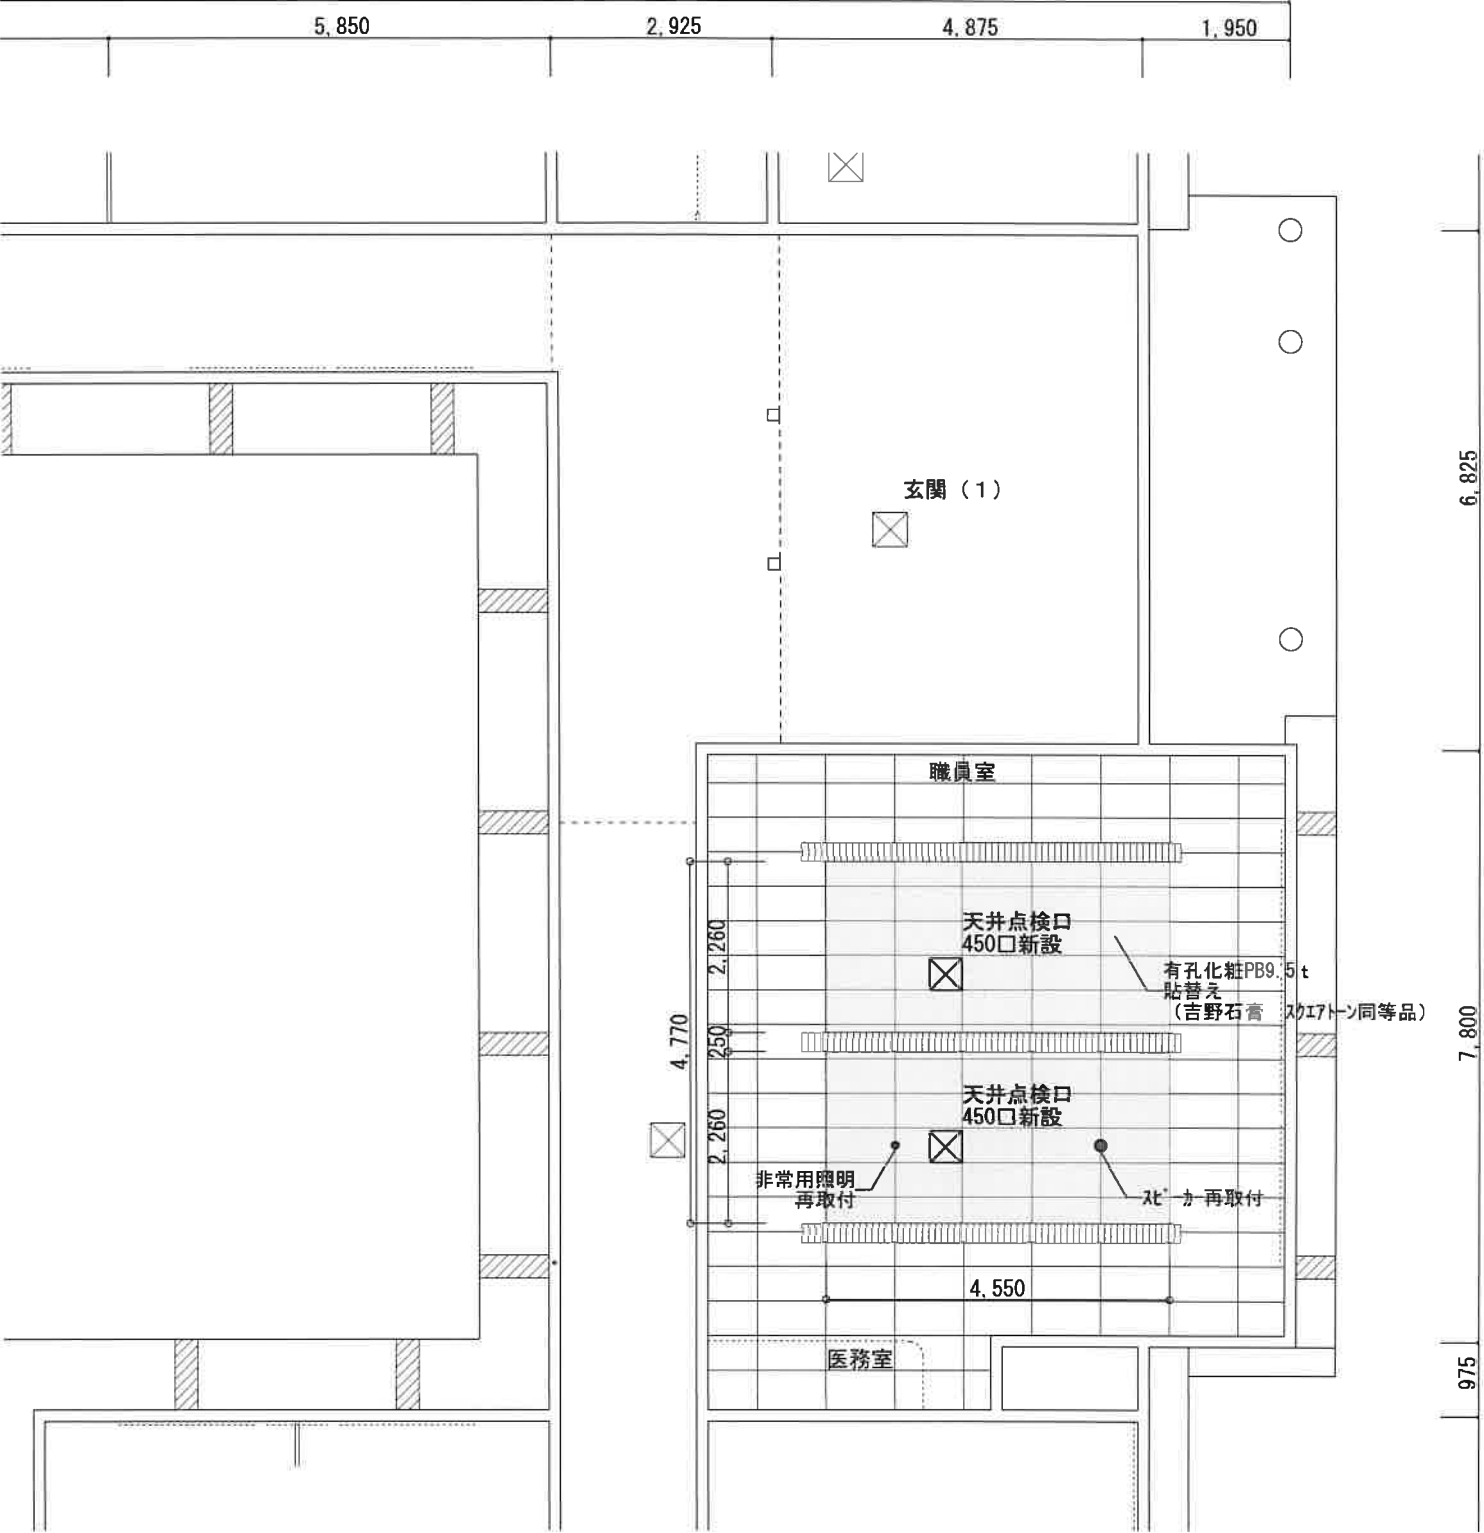

1級建築士登録第304900号 安谷 潔美				住空間デザイン KANNON		カノン設計室 TEL 0858-52-1175 FAX 0858-52-1176		TITLE こがねこども園 空調更新工事		NO A — 3
DATE R8.7		CHIEF		DRAW		職員室 新設1階天井伏図		S=1:100		DRAWING NO


更新前 空気機器表

記号	名称	仕様	数量	参考品番
PAC-5	パッケージエアコン	天井埋込形2方向(同時ツイン)	2	FDTWVP1602HP2
		冷房能力14.0(5.6~16.0)kW 暖房能力16.0(4.0~19.0)kW		
		COMP2.5kW FAN室内40W×2 室外120W×2 電源3φ200V		
		ワイヤードレコン、防護ネット(吹出し・吸込み)、室外機架台溶融亜鉛メッキ共		

特記事項

-  は機器及び配管等の撤去範囲とする
- 現地調査確認の上、冷媒管・ドレン管は機器廻りのみ更新とする。
- 既設エアコンの冷媒ガスは、回収後に破壊処分とし manifests 提出とする。
- 冷媒管仕様は液管は断熱材10t、ガス管は断熱材10tとする
- 屋外冷媒管及び配線は共巻とし樹脂製化粧カバー(更新)に収納とする。
- 現地確認の上、電気配線は取外し再取付とし再使用とする。
- 室内外渡り線は冷媒管共巻きとする(配線の仕様はメーカーによる)
- 天井補修及び開口は本工事とする。

記号	冷媒配管サイズ
Ⓐ	9.52×15.88

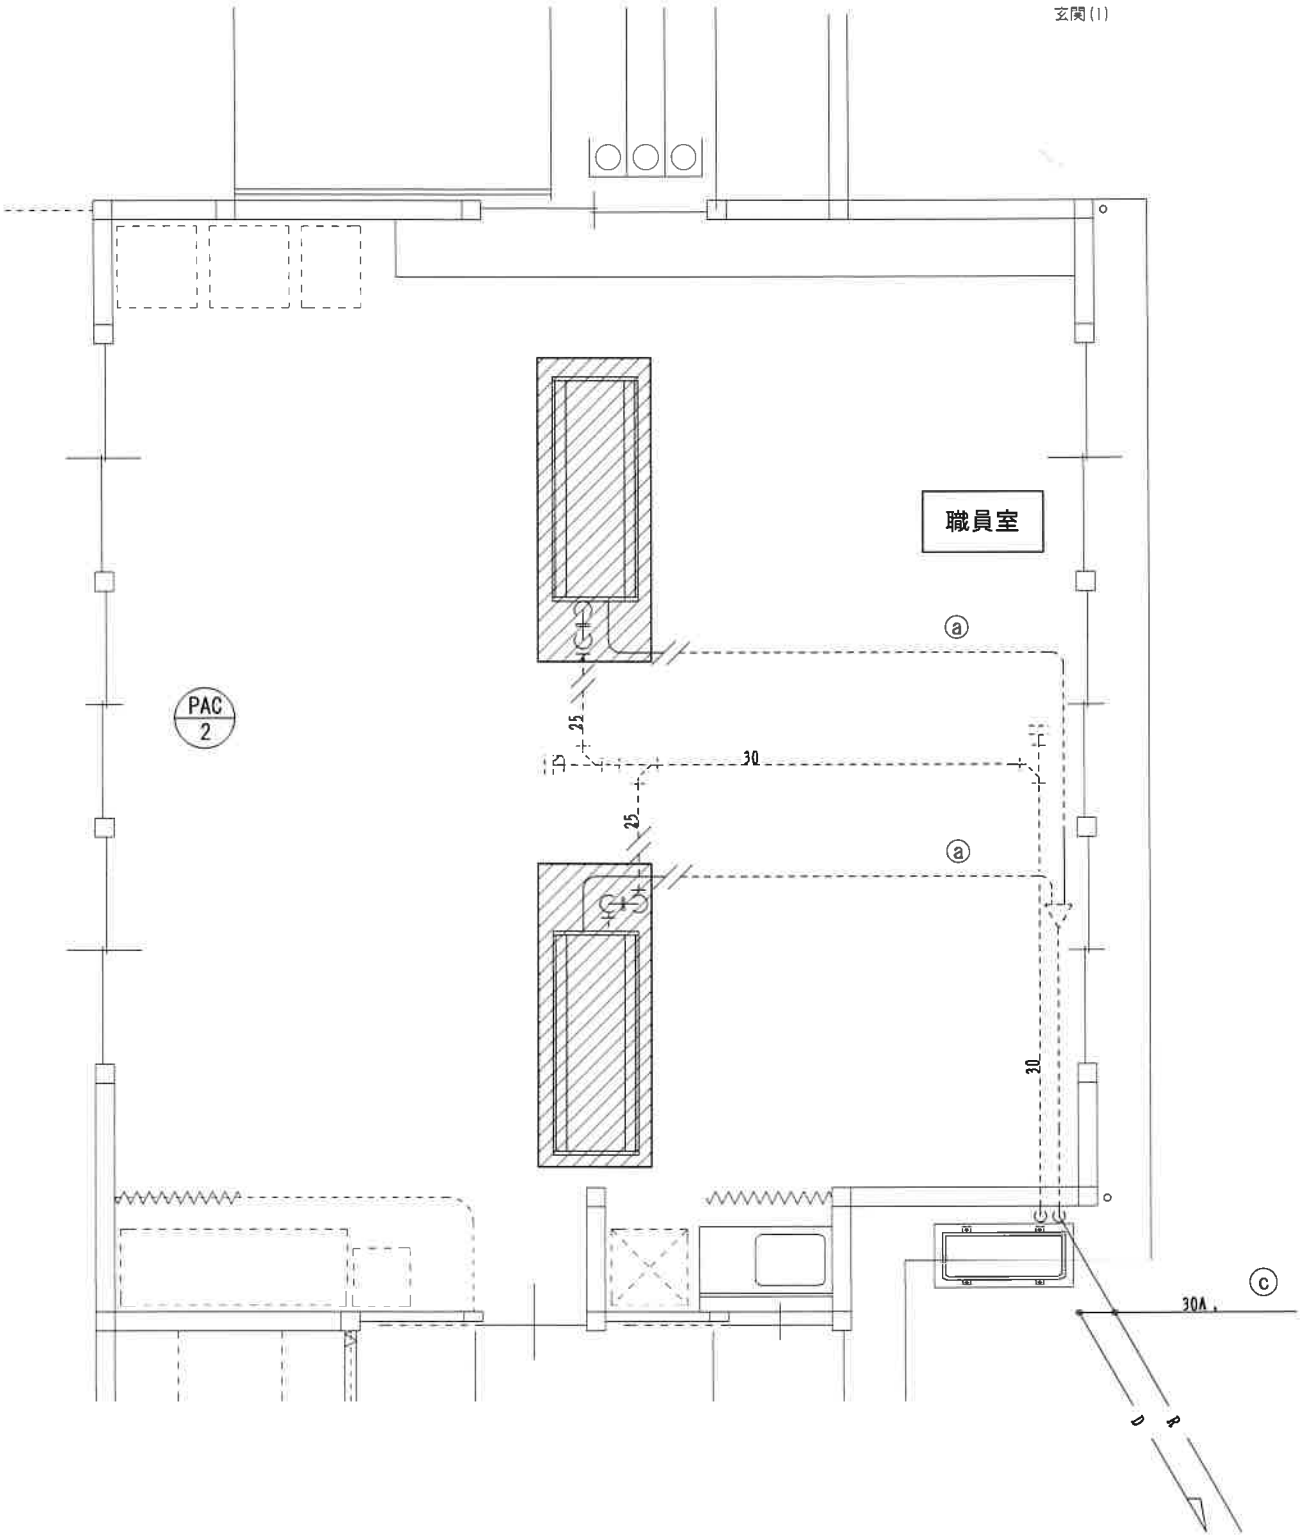


更新後 空気機器表

記号	名称	仕様	数量	参考品番
PAC-5	パッケージエアコン	天井埋込形2方向(同時2in)	1	FDTWV1606HP6S
		冷房能力14.0(3.5~16.0)kW 暖房能力16.0(4.0~20.3)kW		
		COMP3.7kW FAN室内50W×2 室外144W 電源3φ200V		
		ワイヤードリモコン、防護ネット(吹出し・吸込み)、室外機架台溶融亜鉛メッキ共		

特記事項

-  は機器及び配管等の撤去範囲とする
- 現地調査確認の上、冷媒管・ドレン管は機器廻りのみ更新とする。
- 既設エアコンの冷媒ガスは、回収後に破壊処分とし manifests 提出とする。
- 冷媒管仕様は液管は断熱材10t、ガス管は断熱材10tとする
- 屋外冷媒管及び配線は共巻とし樹脂製化粧カバー(更新)に収納とする。
- 現地確認の上、電気配線は取外し再取付とし再使用とする。
- 室内外渡り線は冷媒管共巻きとする(配線の仕様はメーカーによる)
- 天井補修及び開口は本工事とする。

記号	冷媒配管サイズ
①	9.52×15.88

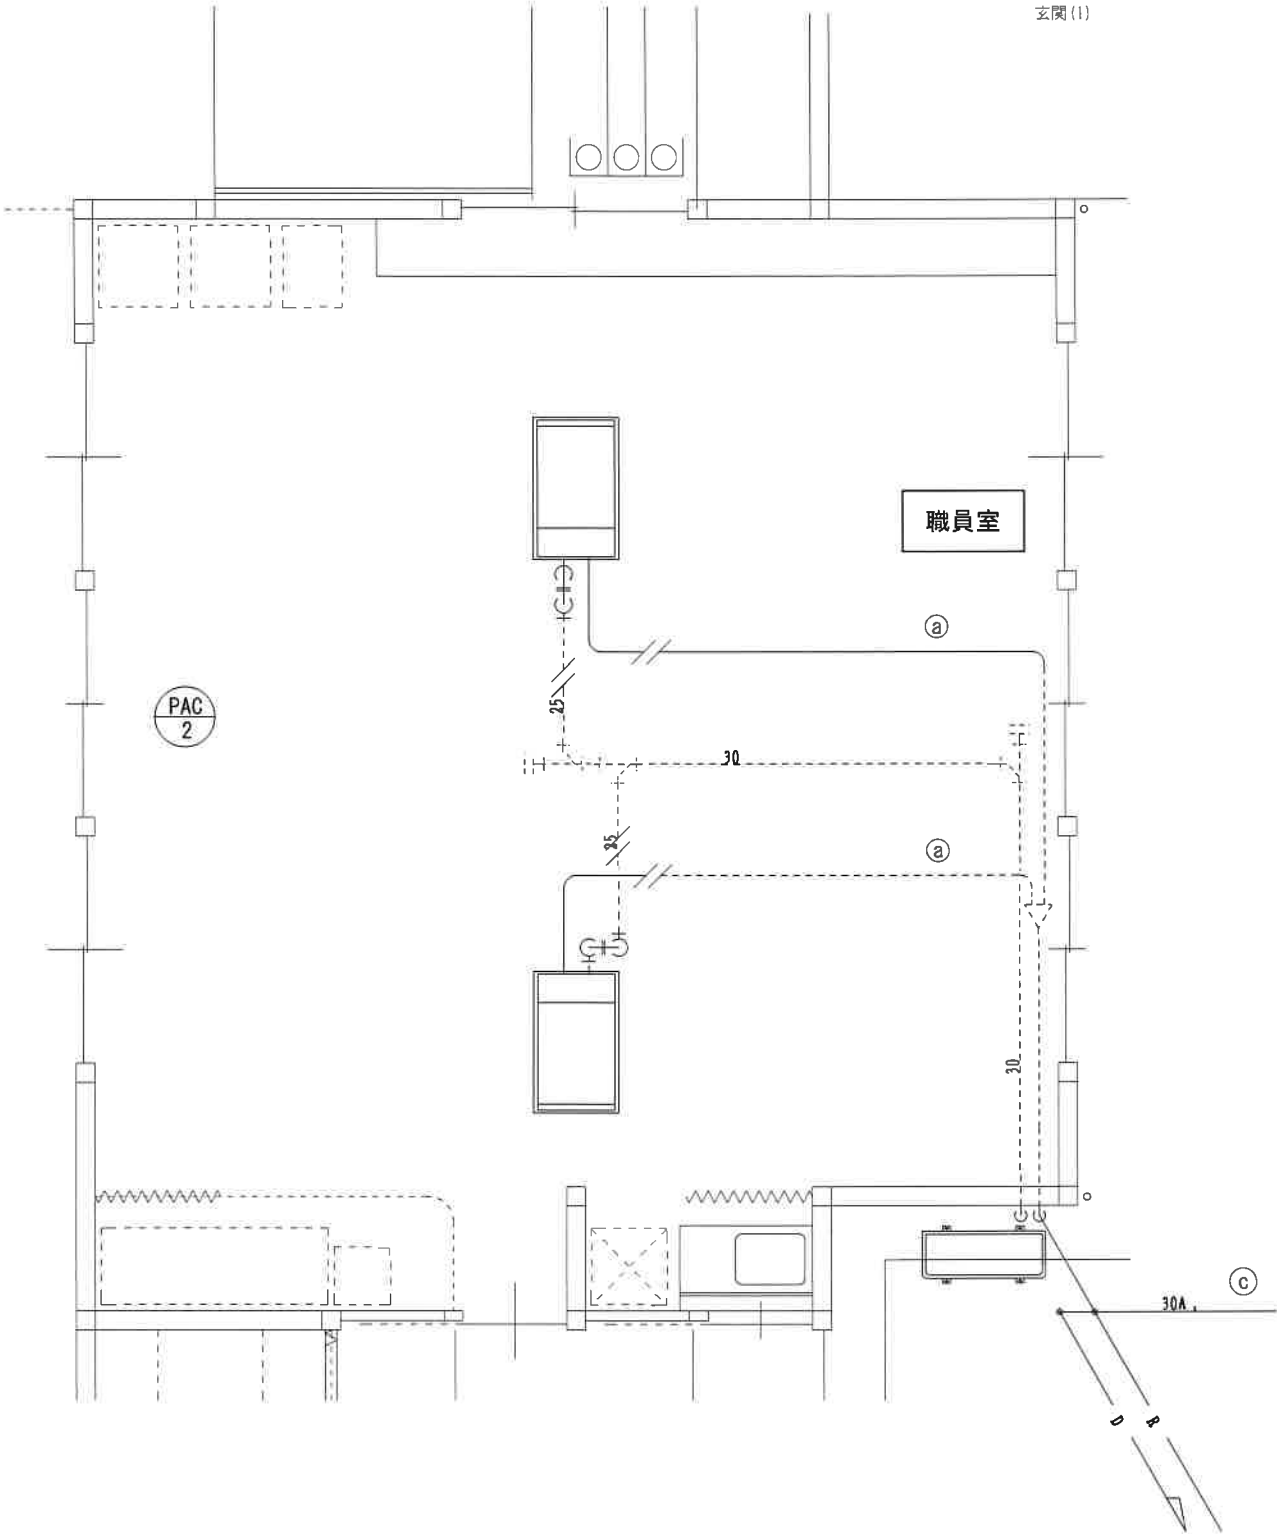


更新前 空気機器表

記号	名称	仕様	数量	参考品番
PAC-5	パッケージエアコン	天井埋込形4方向(同時ツイン)	1	FDTV1602HP2
		冷房能力14.0(5.0~16.0)kW 暖房能力16.0(4.0~19.0)kW		
		COMP3.7kW FAN室内40W×2 室外120W×2 電源3φ200V		
		ワイヤードリモコン、室外機架台溶融亜鉛メッキ共		

特記事項

- は機器及び配管等の撤去範囲とする
- ・現地調査確認の上、冷媒管・ドレ管は機器廻りのみ更新とする。
- ・既設エアコンの冷媒ガスは、回収後に破壊処分とし manifests 提出とする。
- ・冷媒管仕様は液管は断熱材10t、ガス管は断熱材10tとする
- ・屋外冷媒管及び配線は共巻とし樹脂製化粧カバー(更新)に収納とする
- ・現地確認の上、電気配線は取外し再取付とし再使用とする。
- ・室内外渡り線は冷媒管共巻きとする(配線の仕様はメーカーによる)

記号	冷媒配管サイズ
a	9.52×15.88

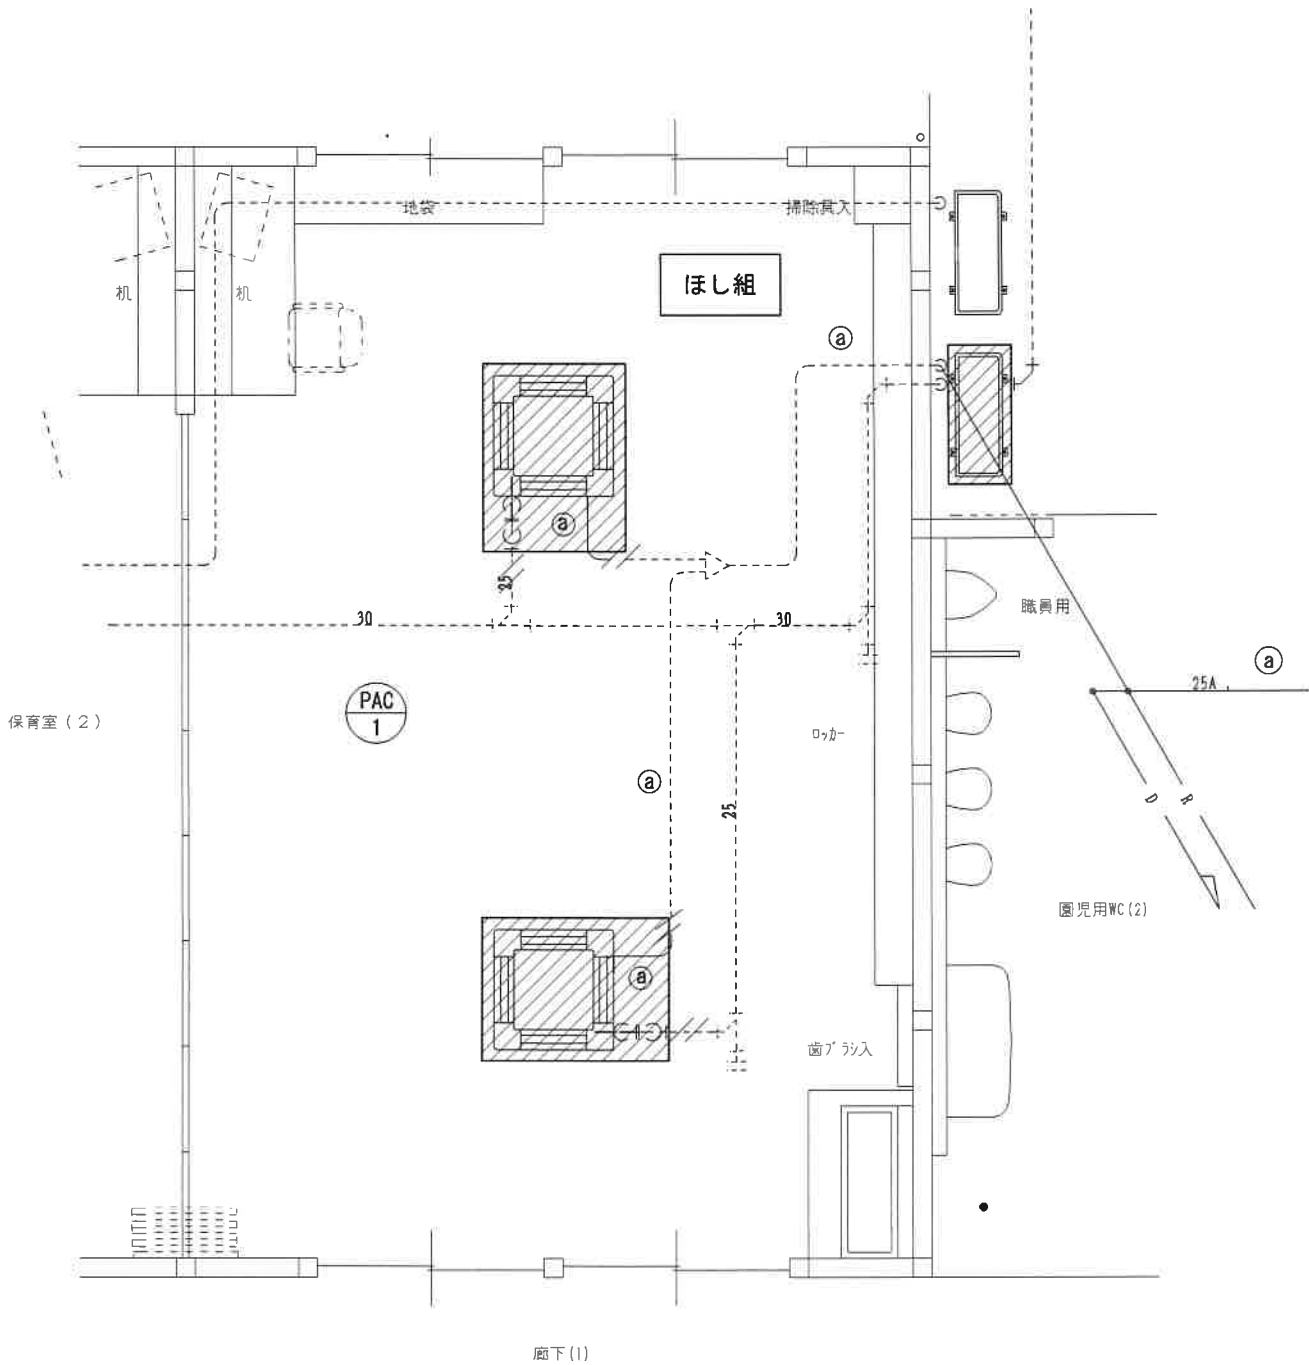

更新後 空気機器表

記号	名称	仕様	数量	参考品番
PAC-5	パッケージエアコン	天井埋込形4方向(同時2台)	1	FDTV1606HP6S
		冷房能力14.0(3.7~16.0)kW 暖房能力16.0(4.0~20.3)kW		
		COMP3.7kW FAN室内120W×2 室外144W 電源3φ200V		
		ワイヤードリコン、防護ネット(吹出し・吸込み)、室外機架台溶融亜鉛メッキ共		

特記事項

- ・  は機器及び配管等の撤去範囲とする
- ・ 現地調査確認の上、冷媒管・ドレン管は機器廻りのみ更新とする。
- ・ 既設エアコンの冷媒ガスは、回収後に破壊処分とし manifests 提出とする。
- ・ 冷媒管仕様は液管は断熱材10t、ガス管は断熱材10tとする
- ・ 屋外冷媒管及び配線は共巻とし樹脂製化粧カバー(更新)に収納とする。
- ・ 現地確認の上、電気配線は取外し再取付とし再使用とする。
- ・ 室内外渡り線は冷媒管共巻きとする(配線の仕様はメーカーによる)

記号	冷媒配管サイズ
a	9.52×15.88

