


令和8年度

八橋小学校 特別教室棟2階児童クラブ 空調更新工事

図面リスト			
A-0	表紙・図面リスト	M-1	児童クラブ 既存2階平面図
A-1	配置図 付近見取図 工事概要	M-2	児童クラブ 更新2階平面図

		1級建築士登録第304900号 安谷 潔美		住空間デザイン KANNON	カノン設計室 TEL 0858-52-1175 FAX 0858-52-1176	TITLE 八橋小学校 特別教室棟2階 児童クラブ 空調更新工事	NO A — 0
		DATE R8. 7. 10	CHIEF	DRAW		表紙・図面リスト	DRAWING NO

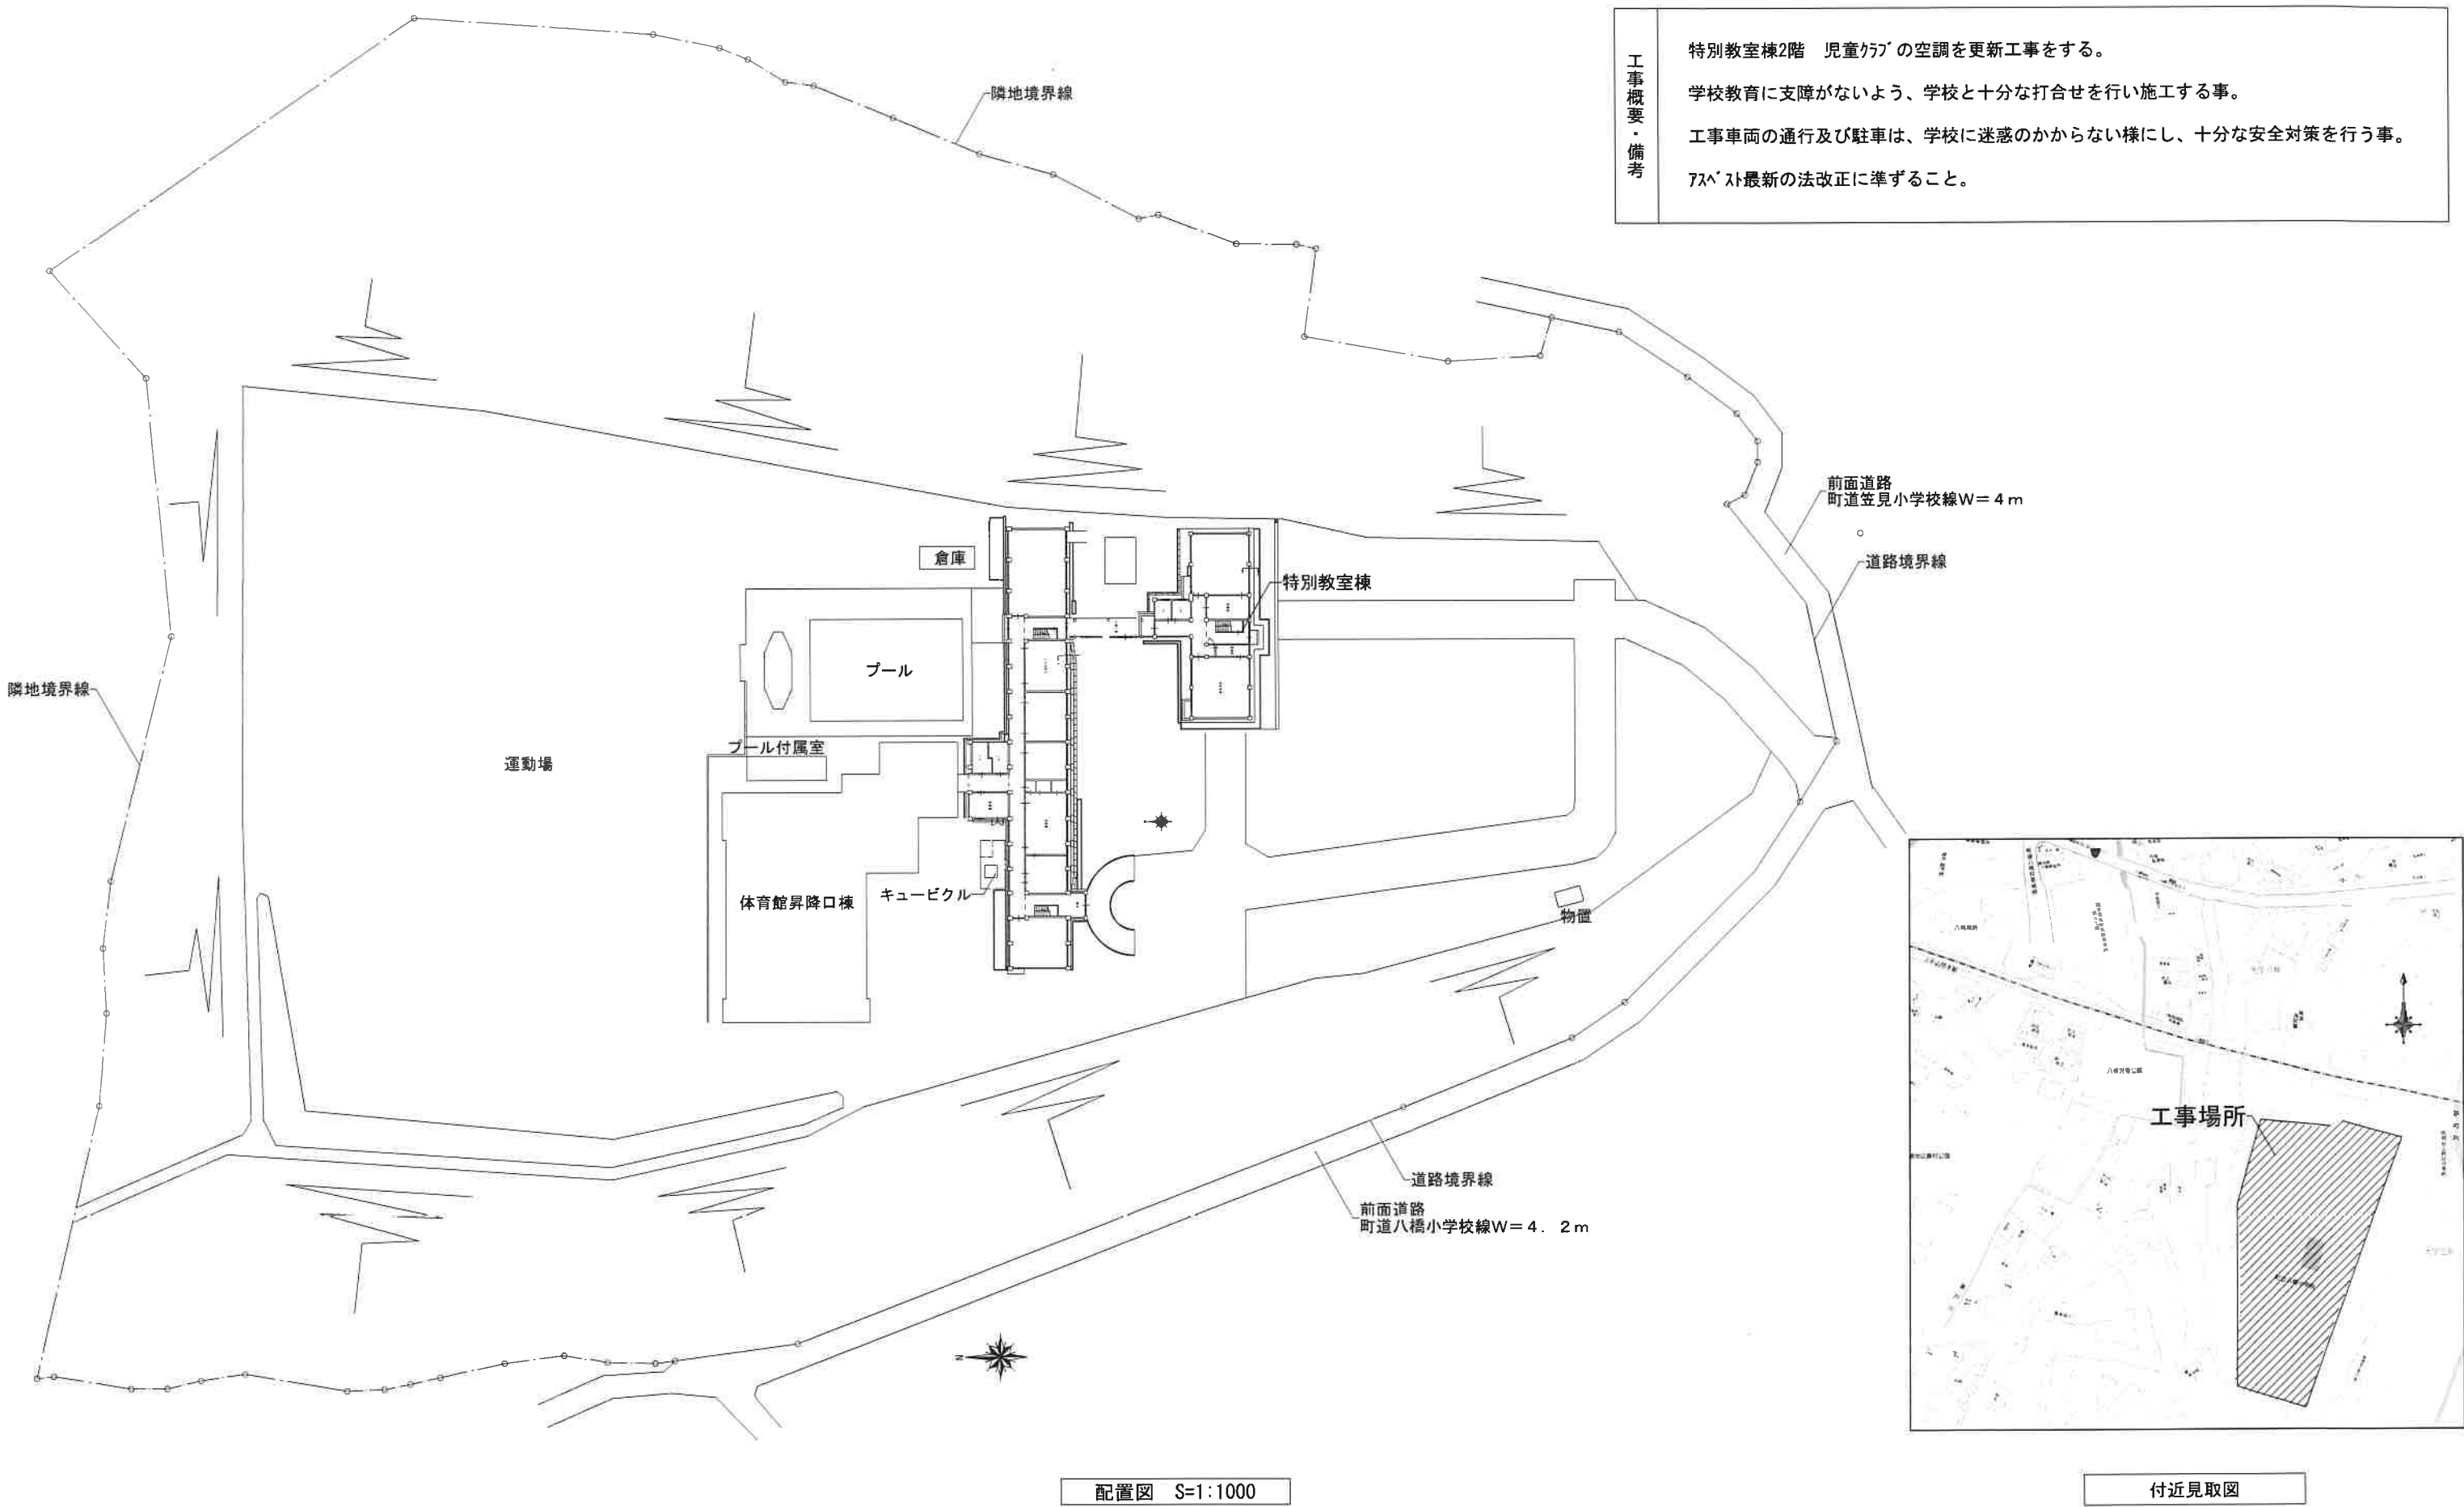

工事概要・備考	特別教室棟2階 児童ｸﾗﾌﾞの空調を更新工事をする。
	学校教育に支障がないよう、学校と十分な打合せを行い施工する事。
	工事車両の通行及び駐車は、学校に迷惑のかからない様にし、十分な安全対策を行う事。
	ｱｽﾌﾟﾙ最新の法改正に準ずること。



			1級建築士登録第304900号 安谷 潔美		住空間デザイン カノン設計室 TEL 0858-52-1175 FAX 0858-52-1176	T I T L E 八橋小学校 特別教室棟2階 児童ｸﾗﾌﾞ空調更新工事		N O A — 1	
			DATE R8. 7. 10	CHIEF		DRAW	S 配置図 付近見取図 工事概要 S=1:1000		DRAWING NO
					KANNON				


更新前 機器表

記 号	冷媒配管サイズ
(a)	9.52 φ × 15.88 φ
(b)	9.52 φ × 19.05 φ
(c)	9.52 φ × 25.4 φ
(d)	12.7 φ × 25.4 φ

記号	名称	仕様	数量	参考品番
ACP-1	パッケージエアコン	天吊り形(同時ツイン) 重塩害仕様	1	FDEJ224HP2D2
		冷房能力22.4kW 暖房能力25.0kW		
		COMP5.5kW FAN室内(33.0+45.0W)×2 室外100W×2 電源3φ200V		
		ワイヤードリモコン、防雪フード(吹出し)、室外機架台溶融亜鉛メッキ共		

特記事項

- ・  斜線部分は撤去とする。
- ・ 現地確認の上、冷媒管・ドレン管は機器は撤去処分としマニフェスト提出とする。
- ・ 冷媒ガスは回収後に破壊処分としマニフェスト提出とする。
- ・ 冷媒管仕様は液管は断熱材10 t、ガス管は断熱材20 t とする
- ・ 屋内・屋外冷媒管・ドレン管及び配線は共巻とし樹脂製化粧カバーに収納とする。
- ・ 室内ドレン管は結露防止層付きとする。
- ・ 既設リモコン配線は再使用とする。
- ・ 現地確認の上、一次側電気配線は取外し再取付とし再使用とする。

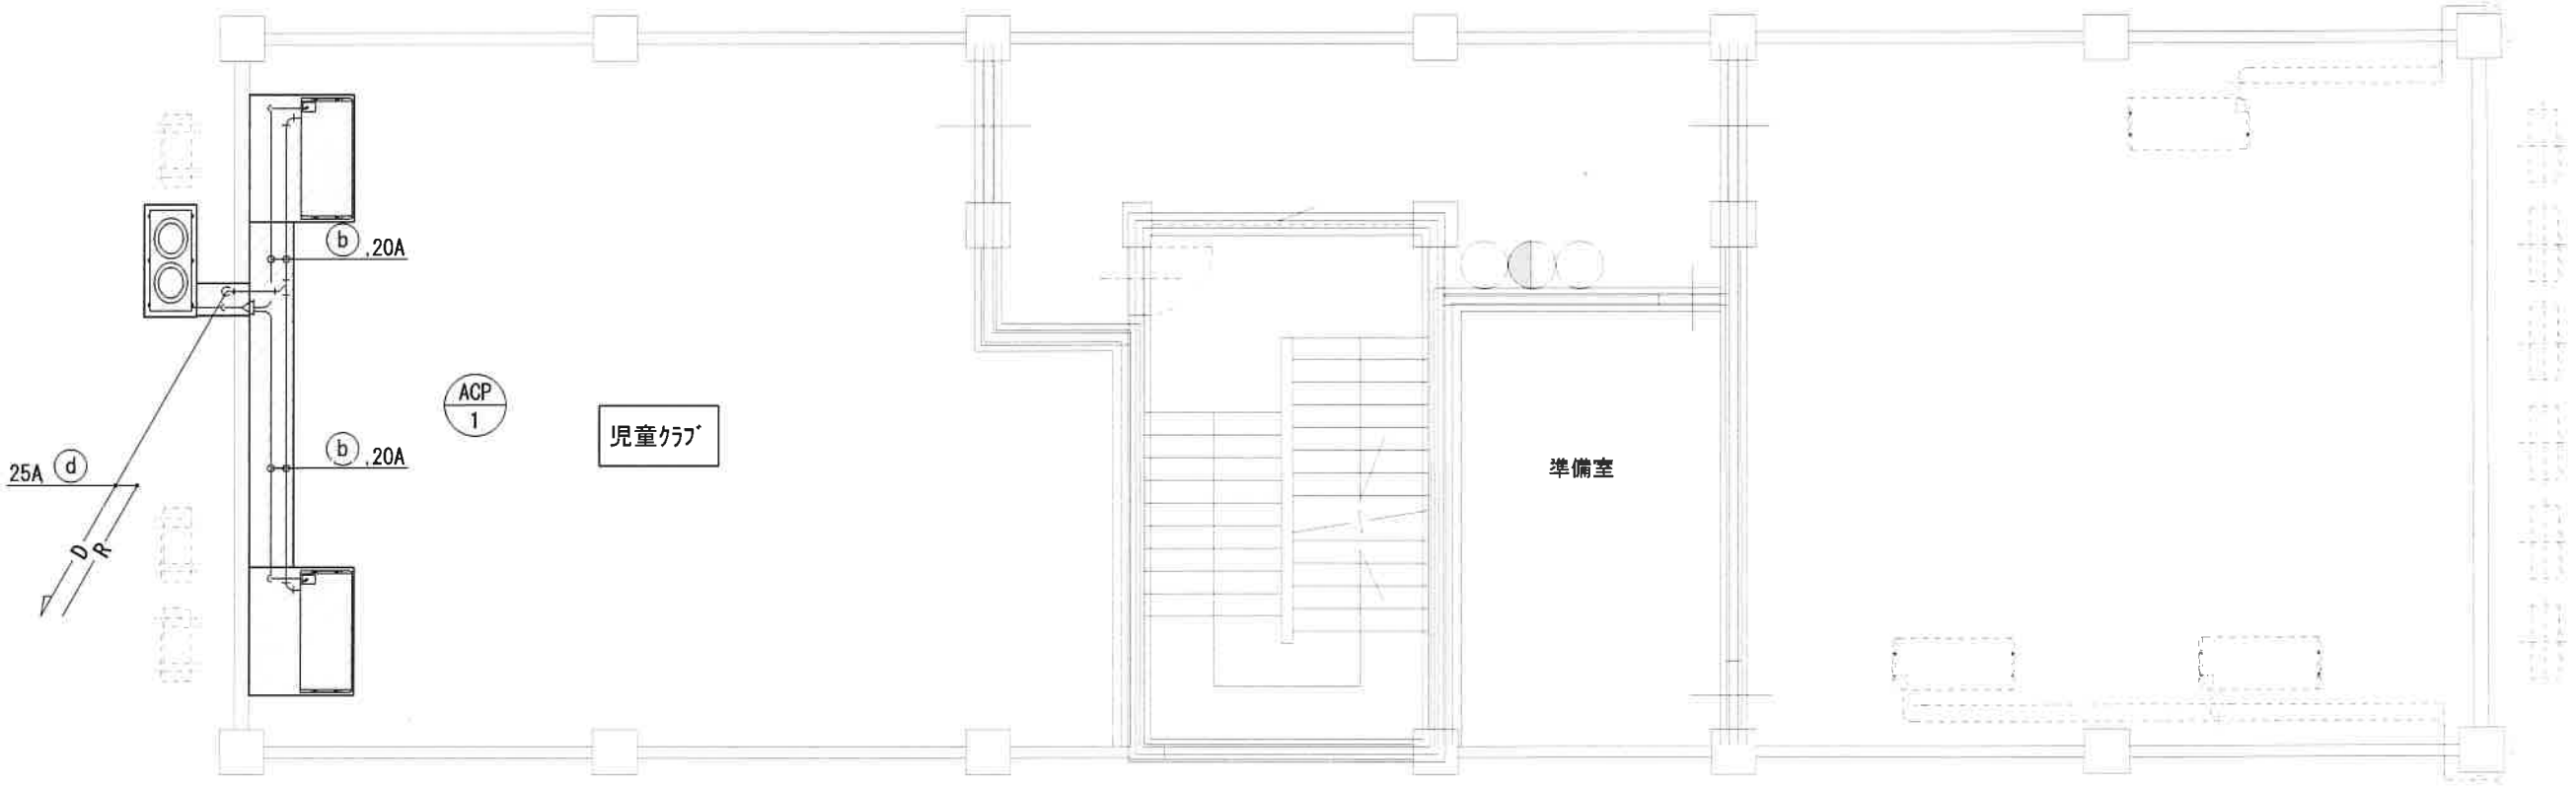

2階特別教室棟平面図

	1級建築士登録第304900号 安谷 潔美			住空間デザイン カノン設計室 TEL 0858-52-1175 FAX 0858-52-1176	TITLE 八橋小学校 特別教室棟2階 児童クラブ 空調更新工事	NO M — 1
	DATE R8. 7. 10	CHIEF	DRAW		児童クラブ 既存2階平面図 S=1:100	DRAWING NO


更新後 空氣機器表

記 号	冷媒配管サイズ*
(a)	9.52 φ × 15.88 φ
(b)	9.52 φ × 19.05 φ
(c)	9.52 φ × 25.4 φ
(d)	12.7 φ × 25.4 φ

記号	名称	仕様	数量	参考品番
ACP-1	パッケージエアコン	天吊り形(同時ツイン) 重塩害仕様	1	FDEV2246HP6S
		冷房能力20.0(6.0~22.4)kW 暖房能力25.0(5.6~28.0)kW		
		COMP4.5kW FAN室内65W×2 室外86W×2 電源3φ200V		
		ワイヤードリモコン、室外機架台溶融亜鉛メッキ共		

特記事項

- ・  斜線部分は撤去とする。
- ・ 現地確認の上、冷媒管・ドレン管は機器は撤去処分とし manifests 提出とする。
- ・ 冷媒ガスは回収後に破壊処分とし manifests 提出とする。
- ・ 冷媒管仕様は液管は断熱材10 t、ガス管は断熱材20 t とする
- ・ 屋内・屋外冷媒管・ドレン管及び配線は共巻とし樹脂製化粧カバーに収納とする。
- ・ 室内ドレン管は保温付きとする。
- ・ 既設リモコン配線は再使用とする。
- ・ 現地確認の上、一次側電気配線は取外し再取付とし再使用とする。

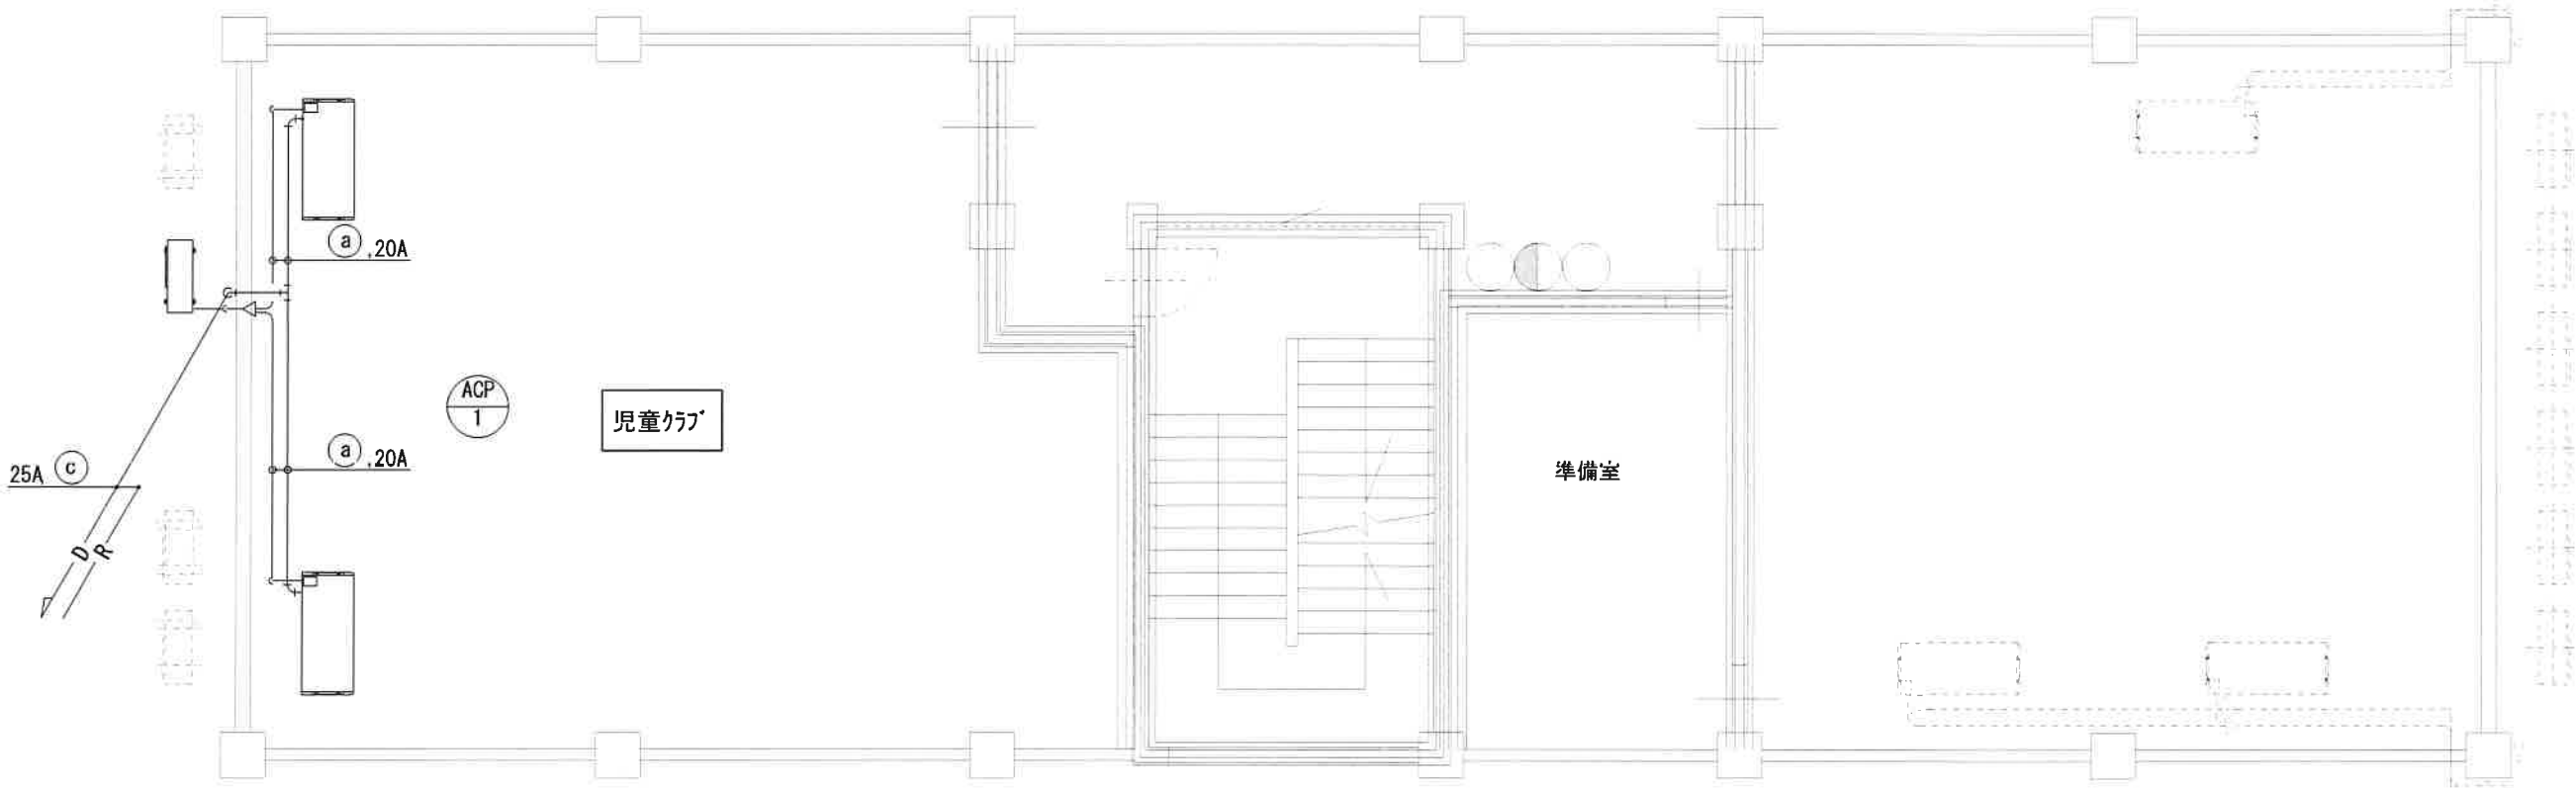

2階特別教室棟平面図

1級建築士登録第304900号 安谷 潔美			住空間デザイン カノン設計室 KANNON TEL 0858-52-1175 FAX 0858-52-1176	TITLE 八橋小学校 特別教室棟2階 児童クラブ 空調更新工事		NO M — 2
DATE R8. 7. 10	CHIEF	DRAW		S 児童クラブ 更新2階平面図 S=1:100		DRAWING NO